
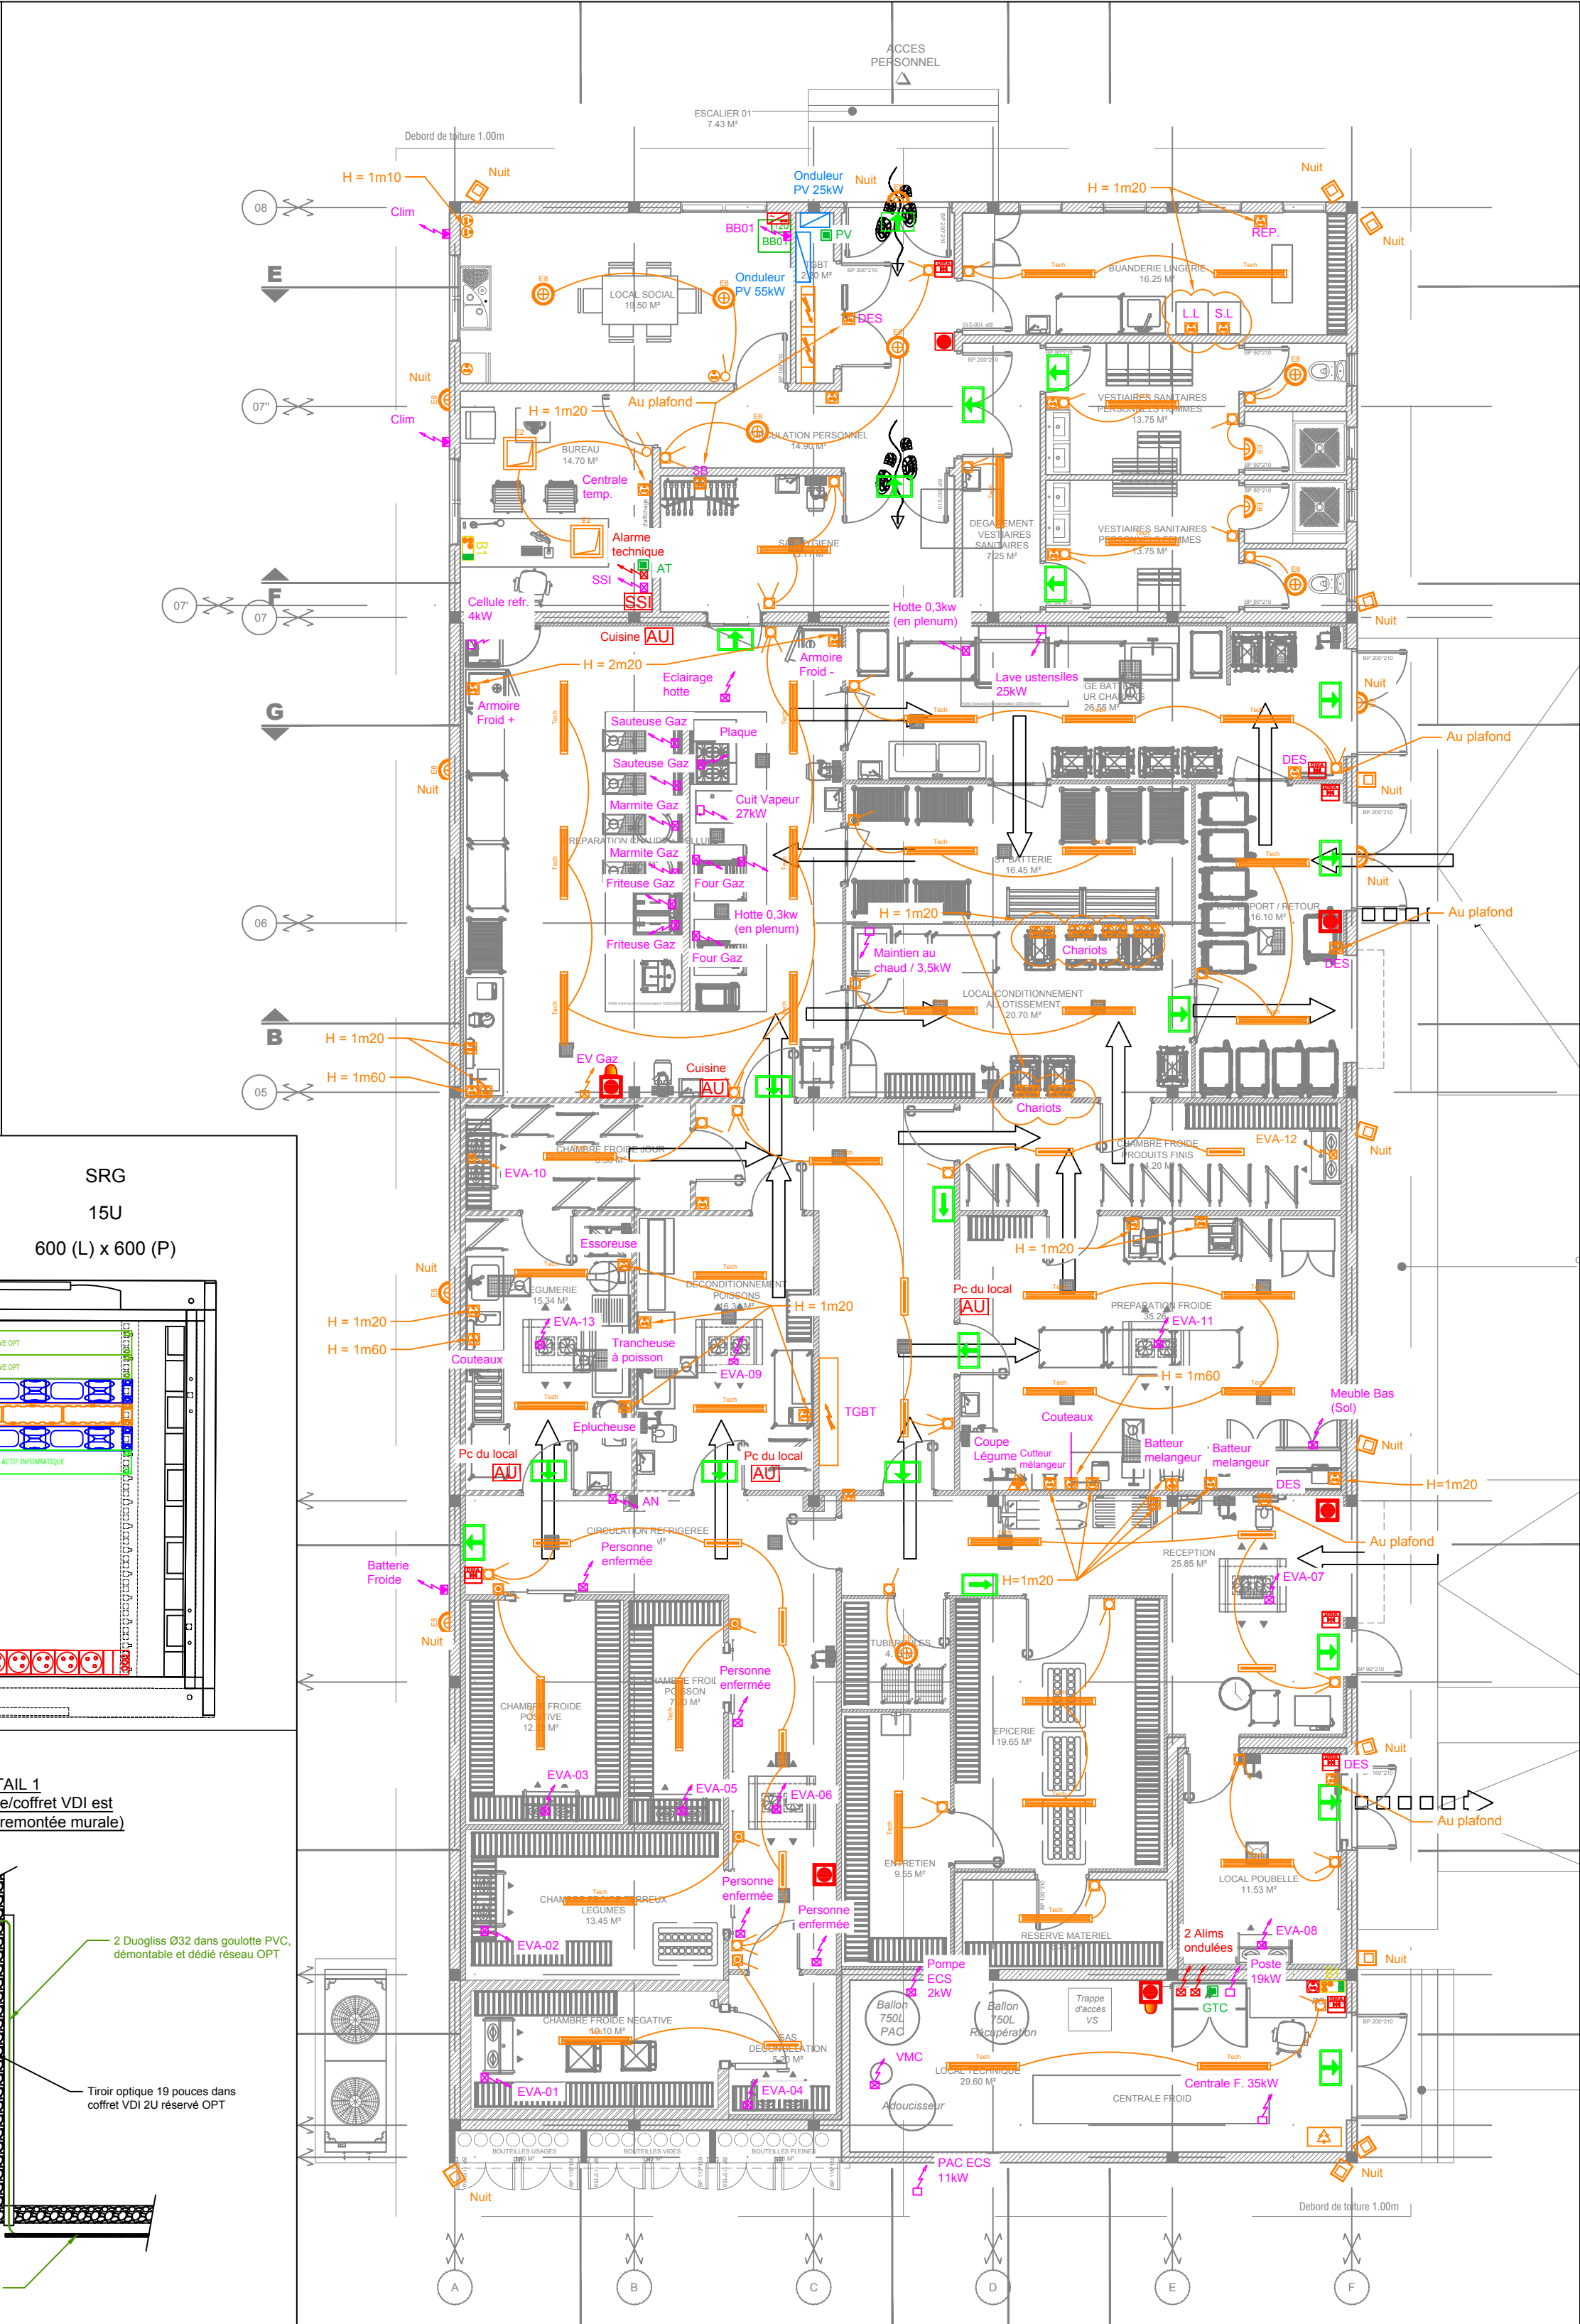


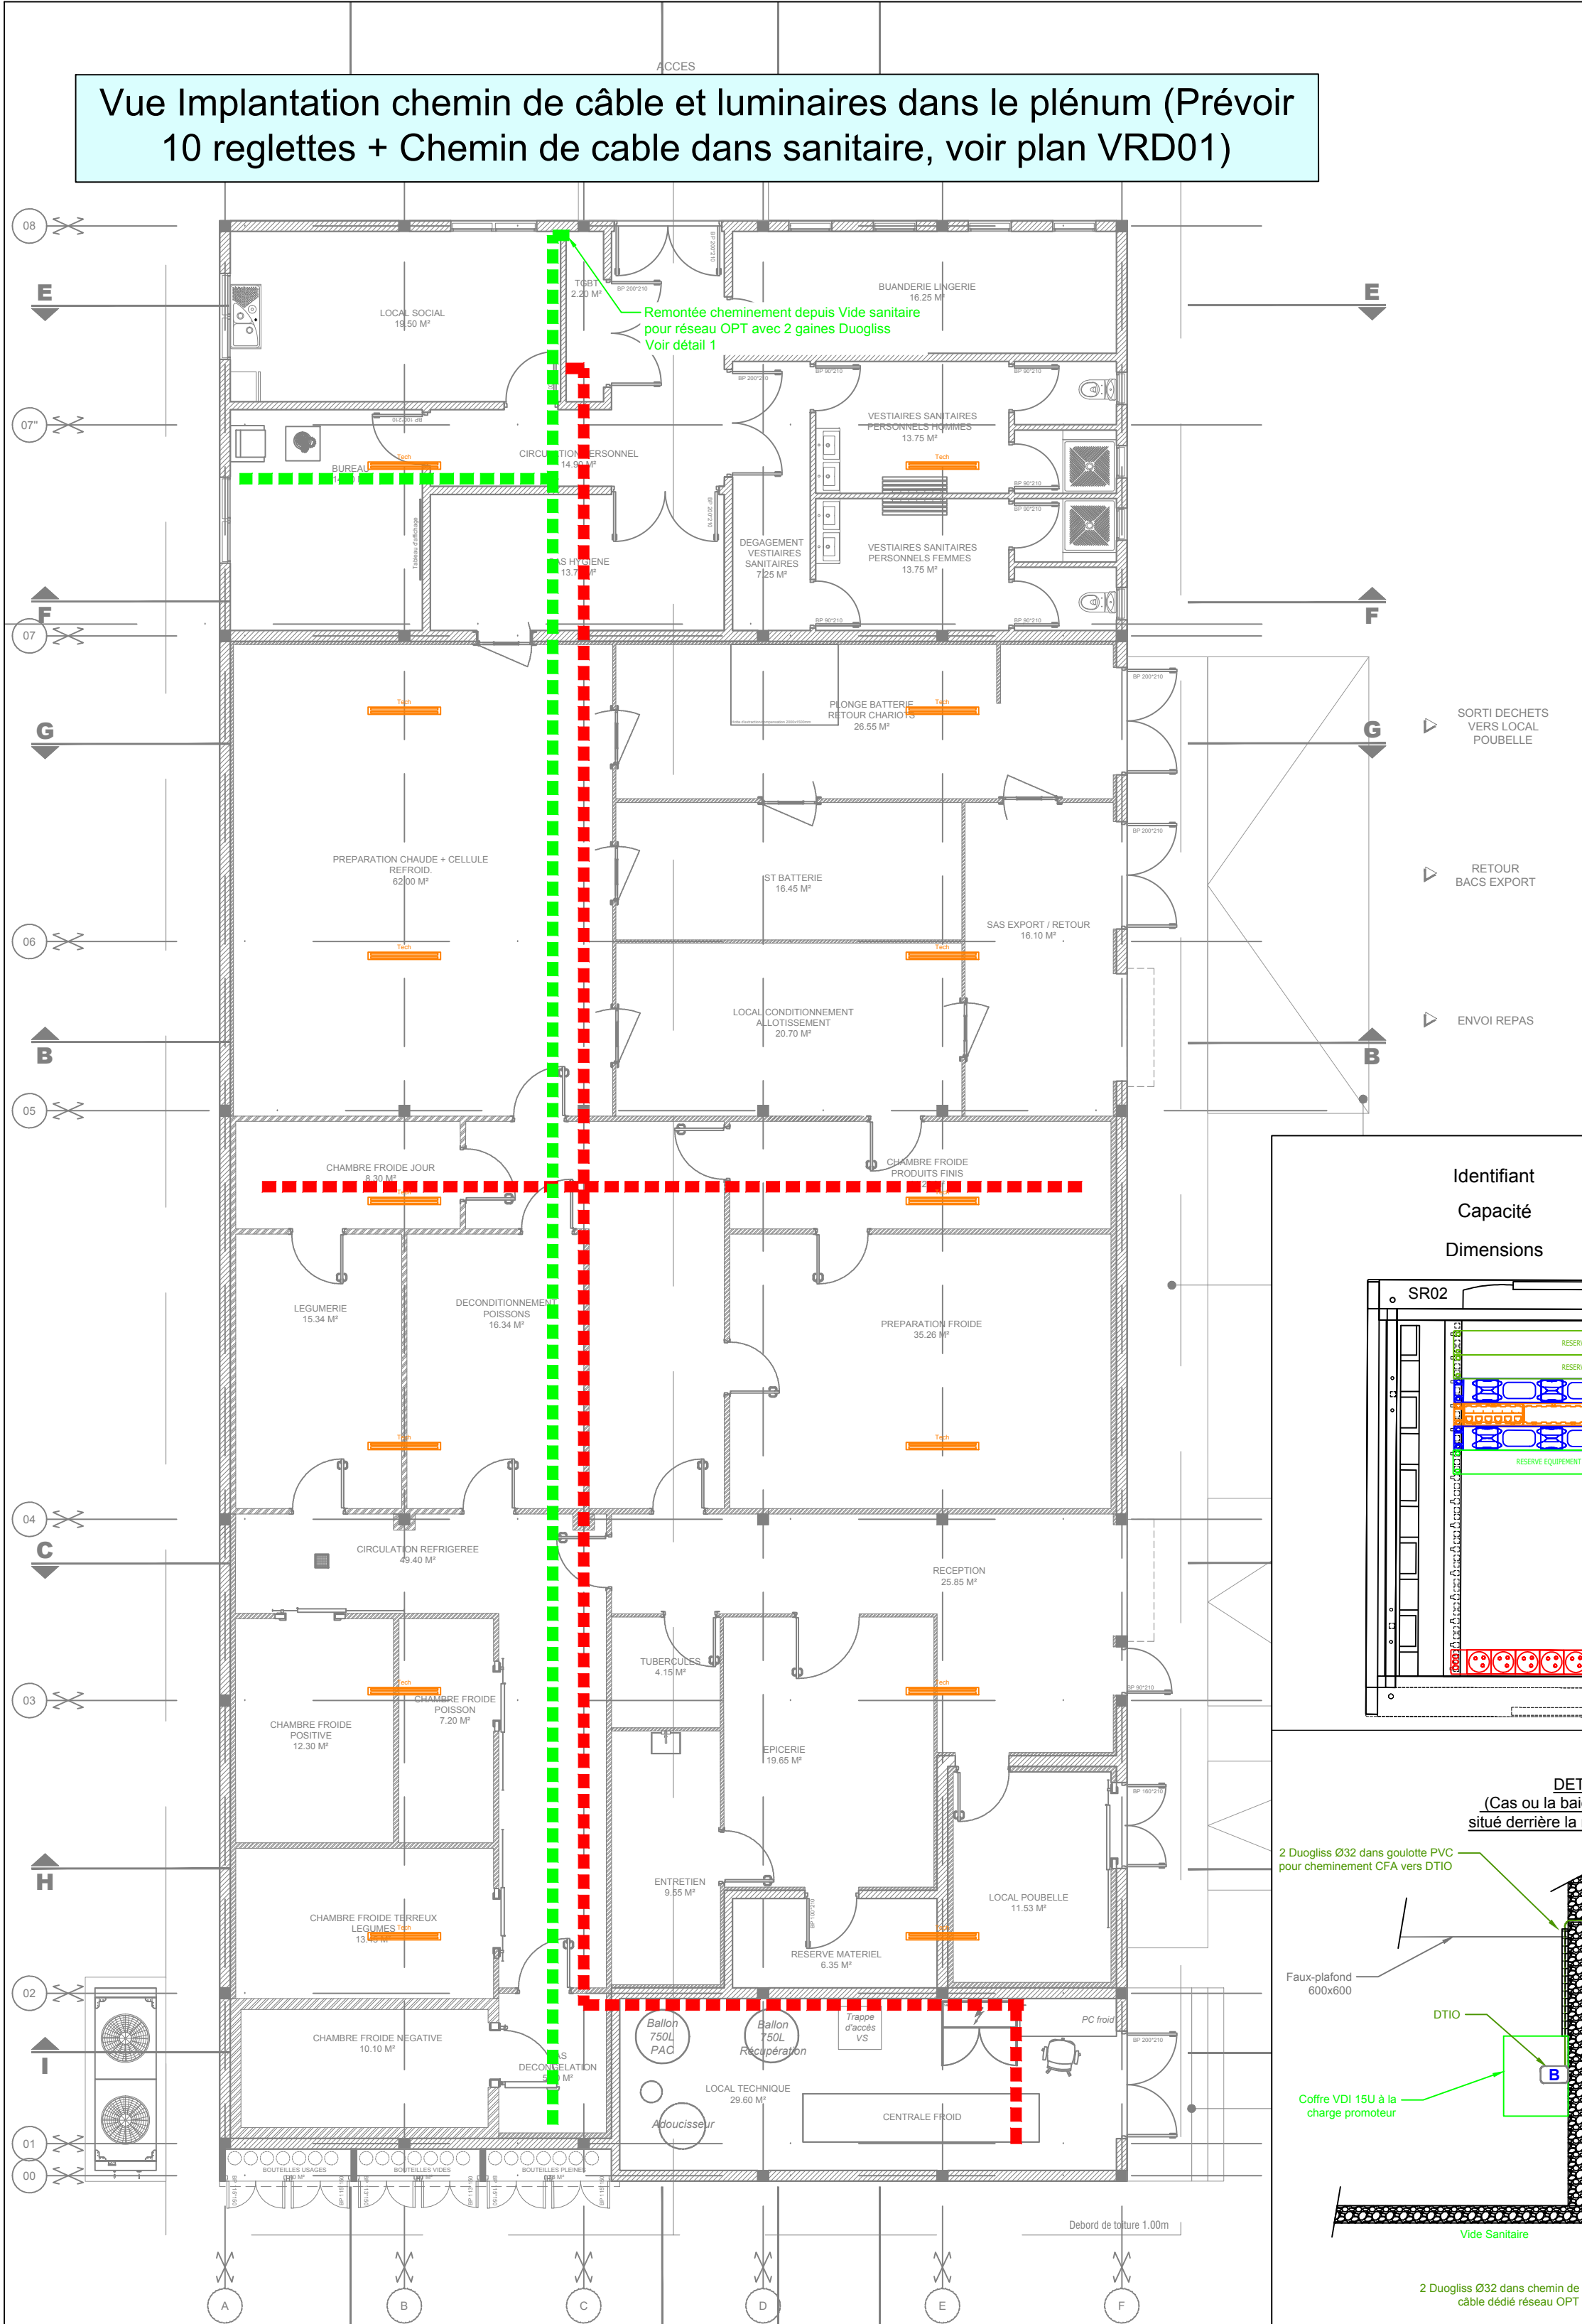

LEGENDE APPAREILLAGE ET ALIMENTATIONS

- Alimentation électrique - puissance à préciser
- Attente 3G1,5mm²
- Attente 3G2,5mm²
- PRISES DE COURANT 10A NORMALE SIMPLE & DOUBLE
- PRISES DE COURANT 10A IP55 SIMPLE & DOUBLE
- ONDULEUR AVEC PRISE
- Prise de courant 3P+N+T 16A type P17
- Batterie de compensation 20KVAR
- Tableau électrique
- 2 PC Normales 2 PC Ondulés 2 RJ45
- Interrupteur simple allumage
- Interrupteur va et vient
- Interrupteur simple allumage ou va et vient étanche
- Interrupteur simple allumage avec voyant étanche

LEGENDE LUSTRIERIE

- Reglette étanche LED 38W - IP65 - IK08
- Dalle 60x60 saillie LED 30W - IP43 - IK08 - 3800lm - UGR 19
- Grille diffuseur micro prismatique
- Hublot étanche LED 20W - IP 65

LEGENDE ECLAIRAGE DE SECURITE

- BAES 45 lumens applique
- BAES 45 lumens applique étanche
- Bloc Autonome portatif d'intervention

LEGENDE SSI

- Déclencheur manuel bris de glace
- Centrale d'alarme incendie
- Diffuseur sonore h=2,25m
- Diffuseur sonore étanche h=2,25m
- Diffuseur flash lumineux h=2,25m
- Arrêt d'urgence

LEGENDE DATA/TELEPHONE

- BAIE VDI
- PRISE RJ45

CHEMINEMENTS

- Cheminement de câbles CFO
- Cheminement de câbles CFA

M.M.W. ARCHITECTURE

Tribu de Thuaïck B.P. 595 We - 98820 Lifou

2 rue Pierre Lecole - Parc de Normandie - 98800 Nouméa

Tel : 45.48.00 - Fax : 45.48.00

Tel : 23.64.20 - Fax : 23.64.20

secretariat.mmw@mnmw.nc

STRUCTURE CONCEPT

Imm. le Cap Hom 2A, rue Lapérouse, Foy Blanchot 98 000 Nouméa - Tel : 25.95.52 - Fax : 25.95.02 direction@structureconcept.nc

ETUDES SECURITE SERVICES

228 rue Georges LEQUES - ZI Normandie BP 2025 - 98874 Pont des Français Tel : 44.95.57 - Fax : 44.95.67 david.lemoine@es2.nc

INGENC - BUREAU D'ETUDES

24 rue Charletoi - Résidence ESABELA BP 18559 - 98 857 - NOUMEA Tel : 79.73.68 / 24.87.16 Email: cedric.taure@ingenc.nc

BUREAU D'ETUDES TECHNIQUES SPECIALISE EN FLUIDES

BP 16022 - 98804 Nouméa Cedex Tel : 76.48.08 er@esfluides.com

SIGMA

1 Rue Isidore Le Goupils 98 800 - Nouméa Tel / Fax : 27.12.82 vincent.gaillard@sigma.nc joel.beaumont@sigma.nc

INGENIERIE & FORMATION EN RESTAURATION

11 rue de Bourgogne 31830 Plaisance du Touch Tel : 05.61.91.74.34 - Port : 06.61.02.80.44

CONSTRUCTION DE LA CUISINE CENTRALE DE THUMA - TUO

COMMUNE DE MARE - PROVINCE DES ILES LOYAUTES

D.C.E.

PROJET

PLANCHE BET N° EL01

DESSINS

PLAN D'IMPLANTATION CFO/CF

VUE PROJET RDC ET PLENUM

VISA

Maîtrise d'ouvrage : Commune de Mare

ECHELLE : 1/100°

Date : le 10 AOÛT 2026

MODIFICATIONS

DATE